



Согласовано			
Взам. инв. N			
Подпись и дата			
Инв. N подл.			

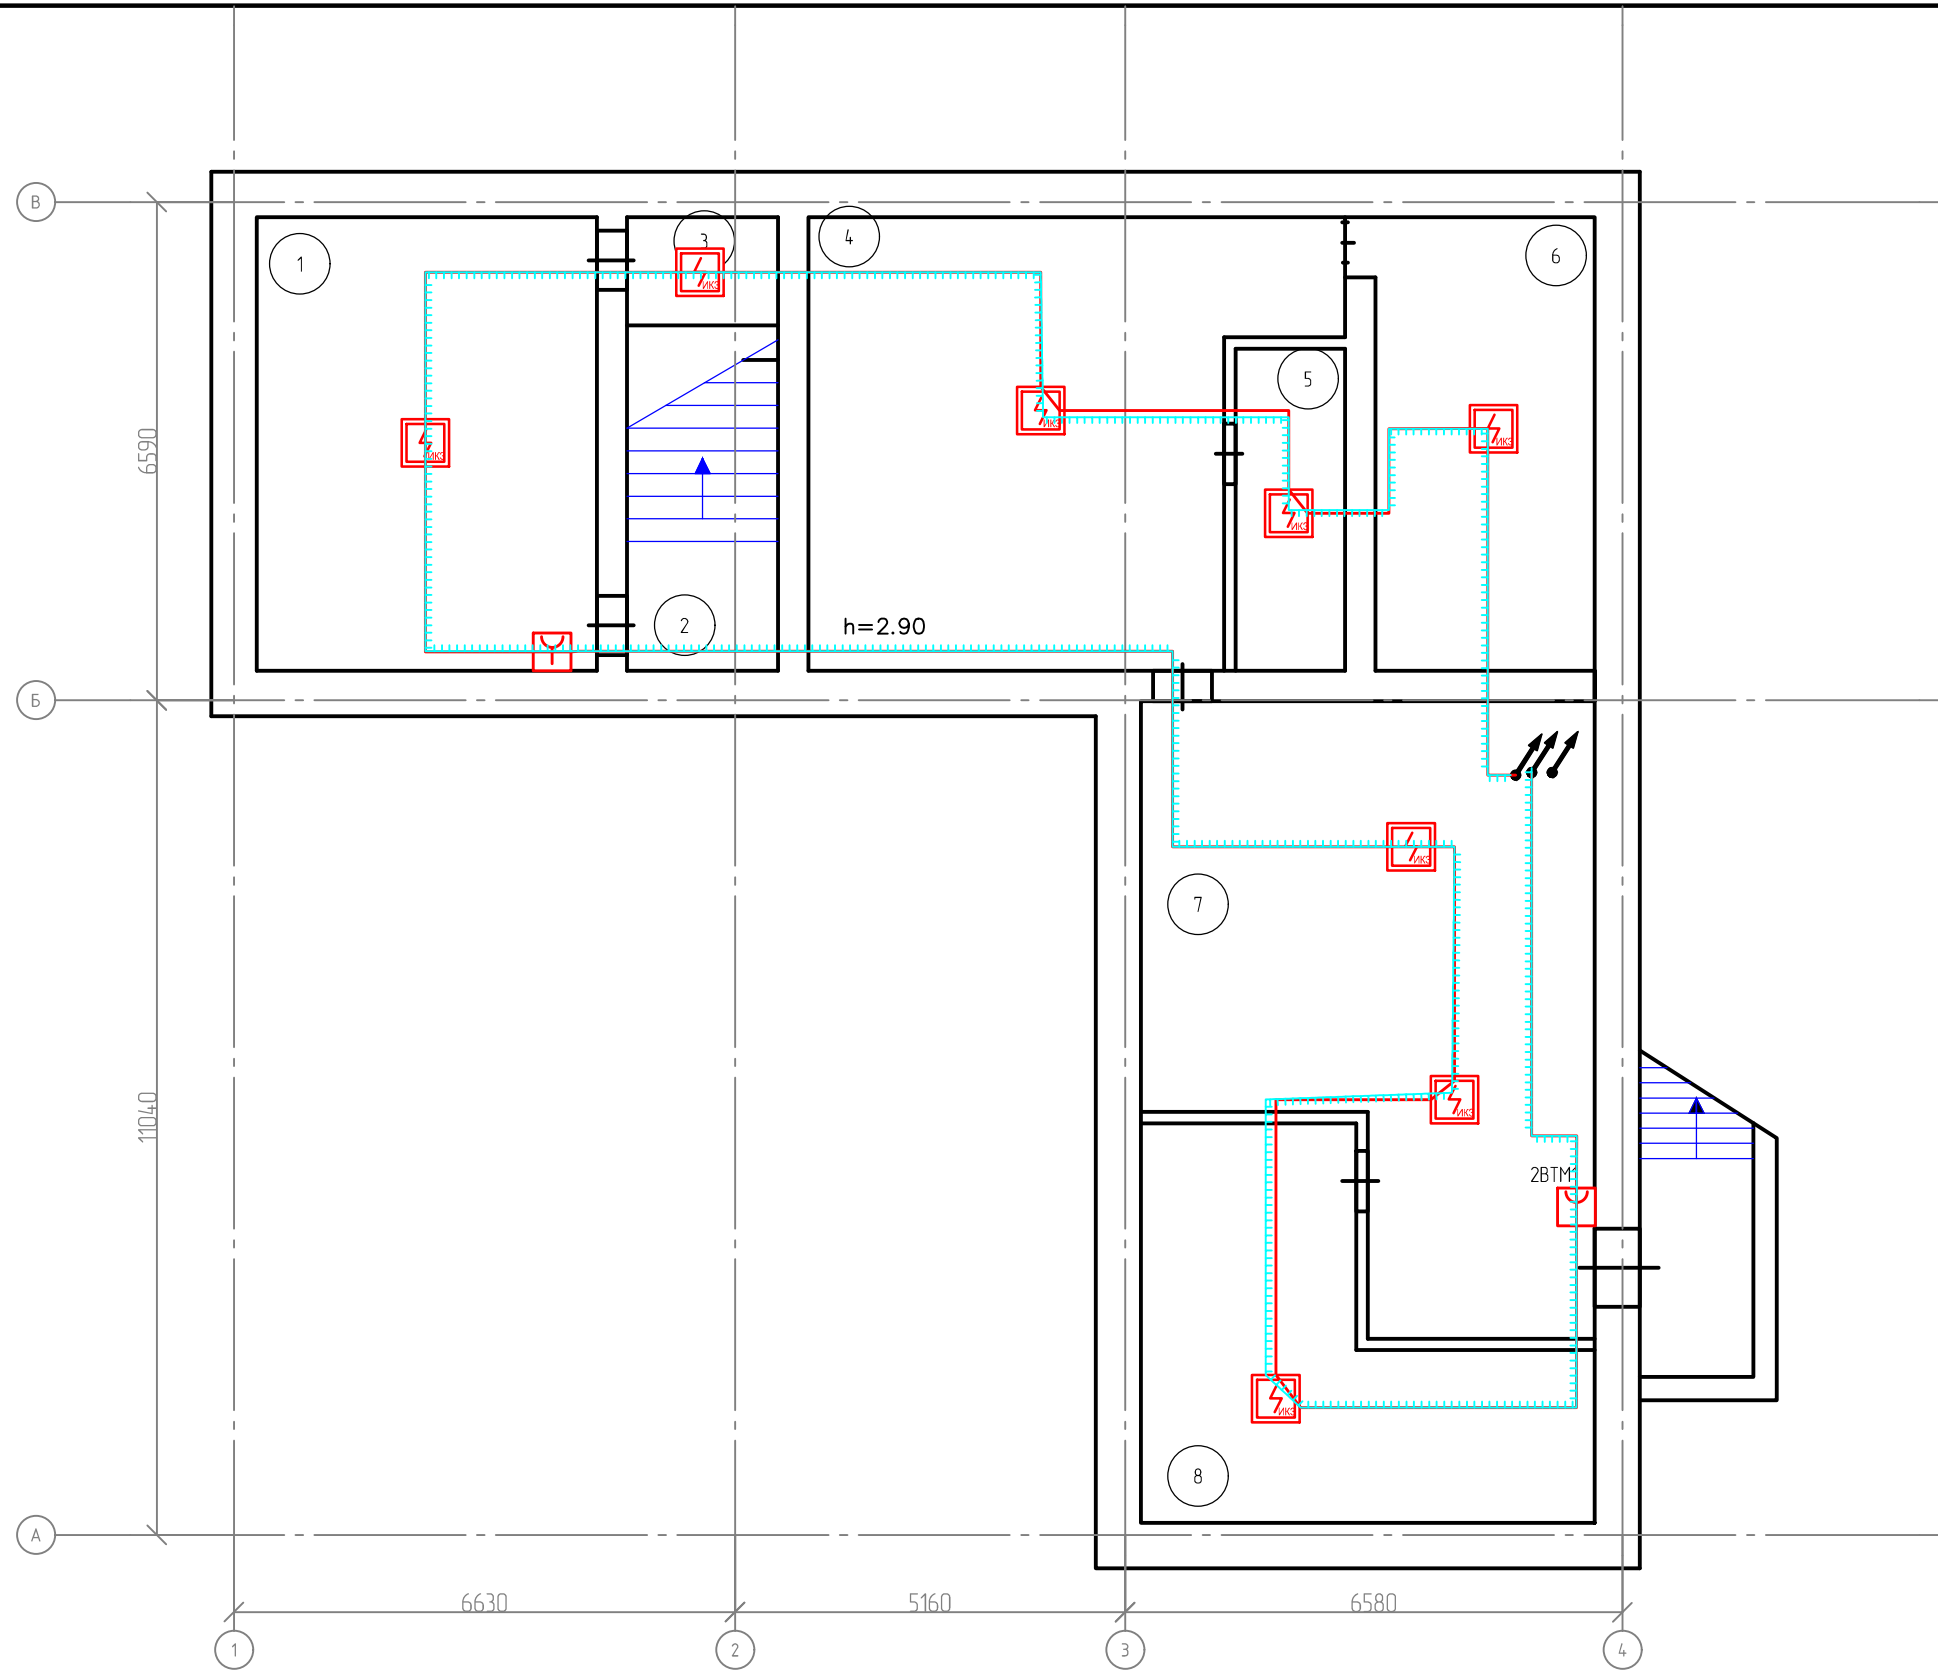

ЭКСПЛИКАЦИЯ ПОМЕЩЕНИЙ (подвал)		
Номер помещения	Наименование	Площадь м²
1	Помещение	26,9
2	Лестничная клетка	5,0
3	Помещение	4,5
4	Помещение	36,2
5	Помещение	5,5
6	Помещение	17,8
7	Помещение	33
8	Помещение	18
Итого		156,2

						06-58-22-СПС			
						Административное здание Литера "Д" МУПЭП "Горзеленхоз" г. Иркутск, ул. Омуревского, д.49			
Изм.	Кол. уч.	Лист	N° док.	Подп.	Дата	Автоматическая пожарная сигнализация и система оповещения и управления эвакуацией	Стадия	Лист	Листов
Разработал		Трофимов			03.24		Р	4	
Проверил		Трофимов			03.24				
						Подвал. План расположения оборудования пожарной сигнализации и прокладки кабельных трасс СПС	ООО "АЦС-Восток"		
Н.контр.		Петров			03.24				
ГИП		Петров			03.24				


Согласовано			
Взам. инв. N			
Подпись и дата			
Инв. N подл.			

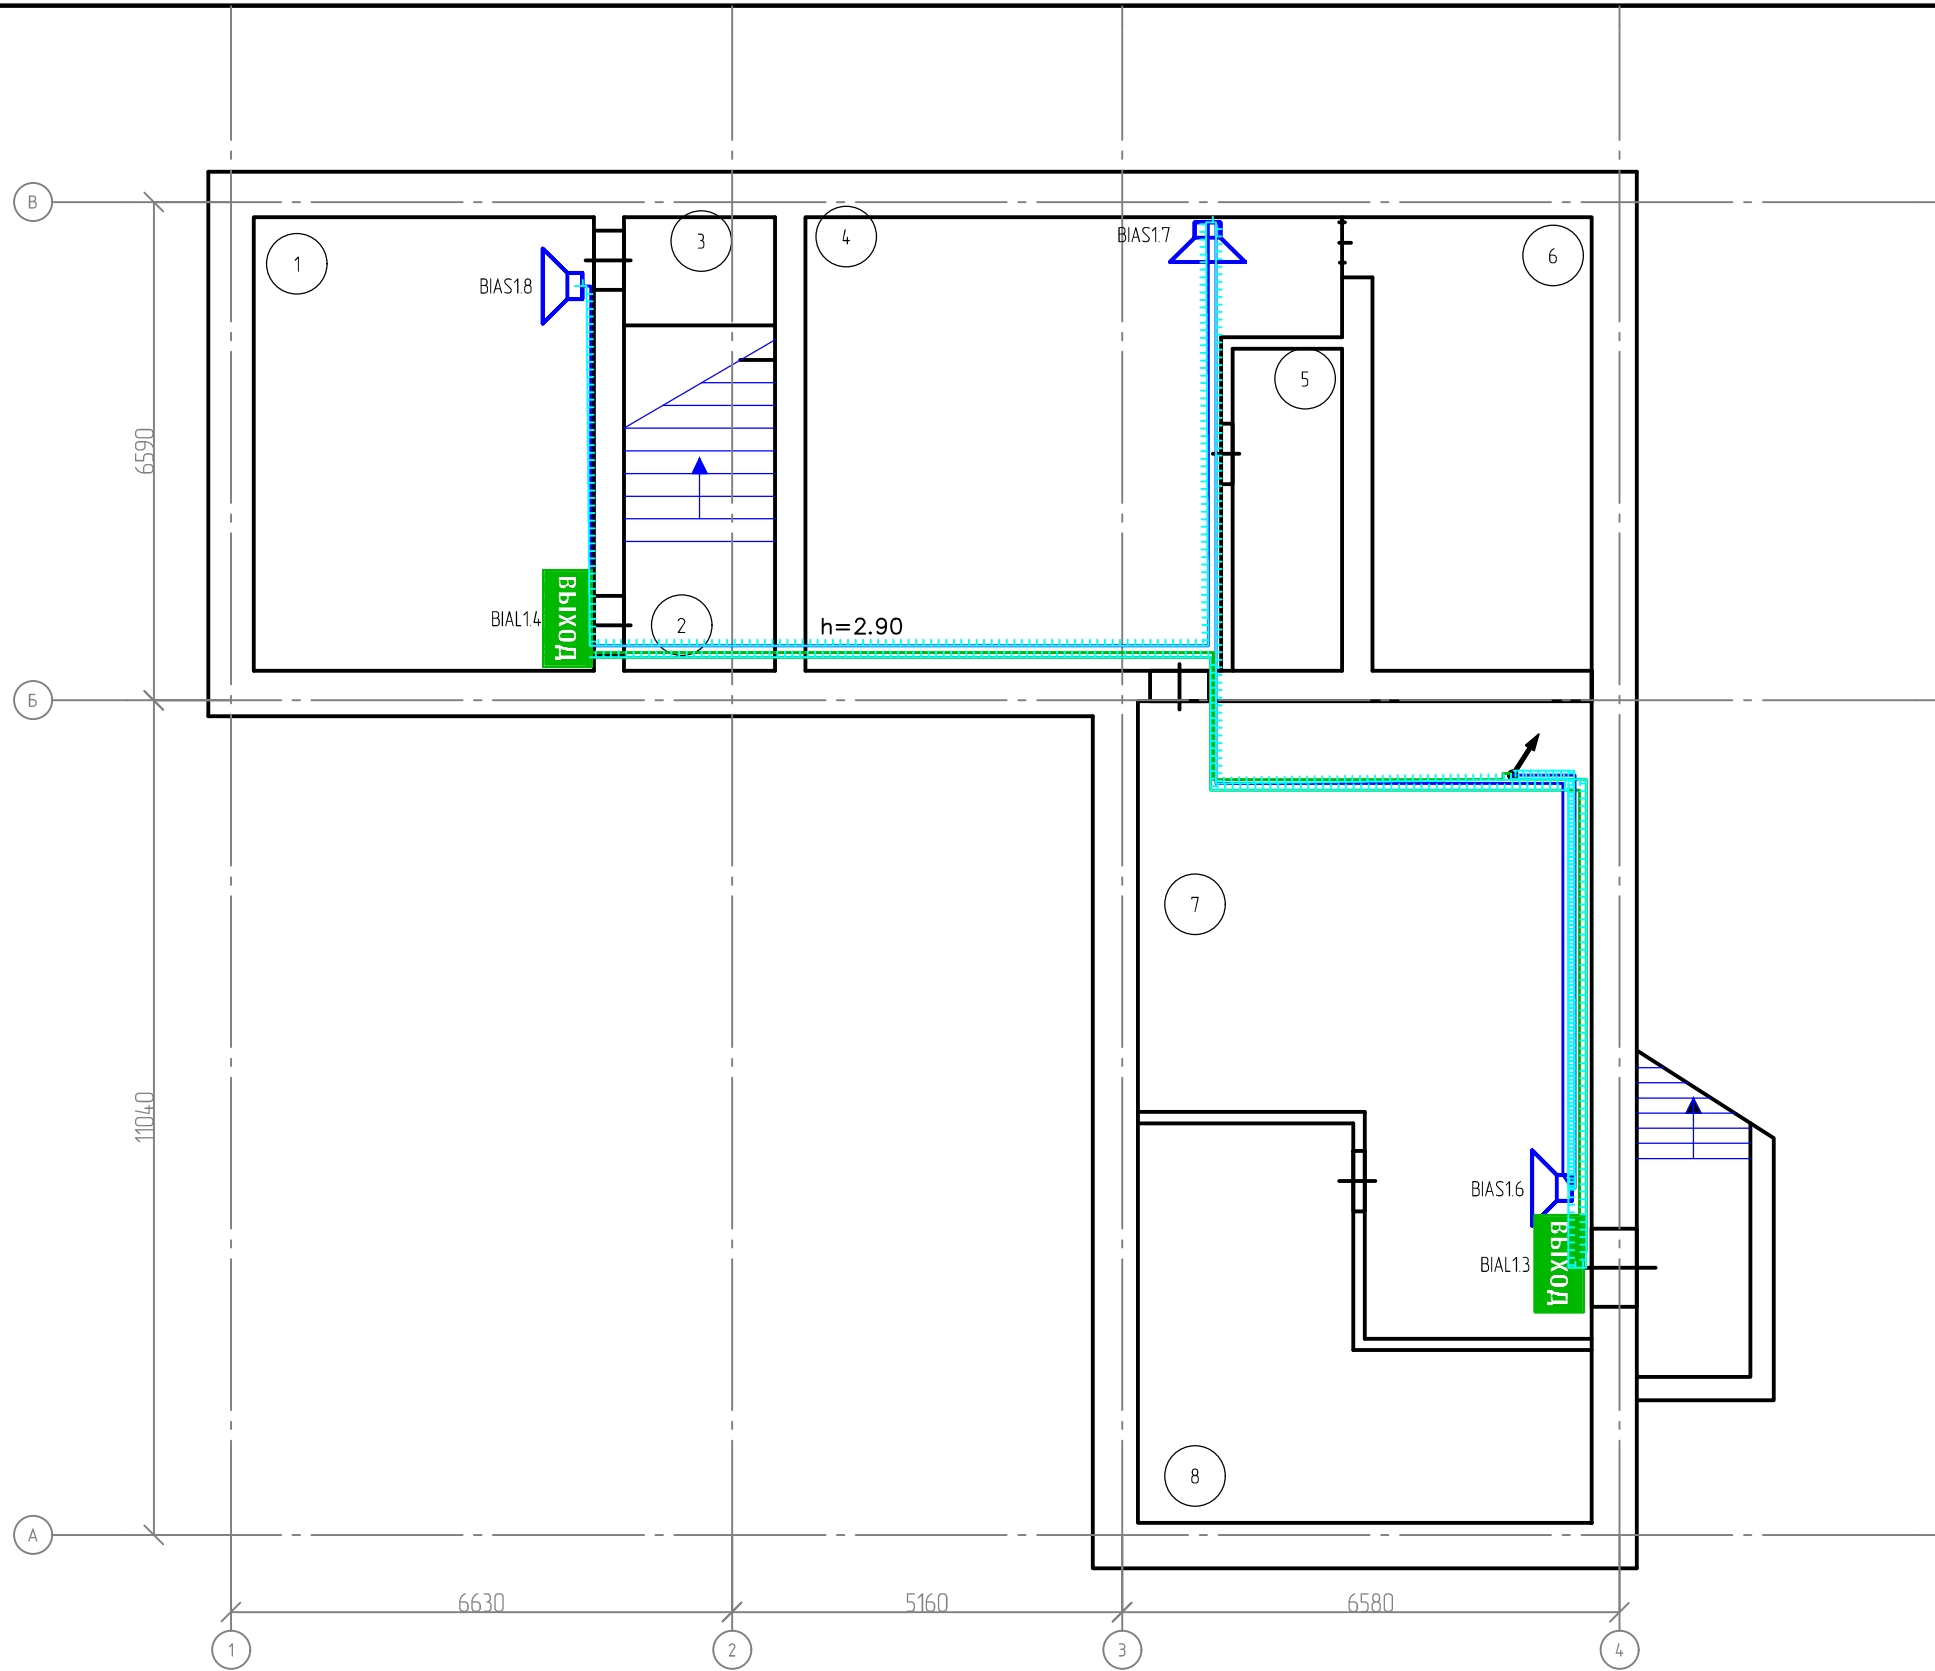

ЭКСПЛИКАЦИЯ ПОМЕЩЕНИЙ (подвал)		
Номер помещения	Наименование	Площадь м²
1	Помещение	26,9
2	Лестничная клетка	5,0
3	Помещение	4,5
4	Помещение	36,2
5	Помещение	5,5
6	Помещение	17,8
7	Помещение	33
8	Помещение	18
Итого		156,2

						06-58-22-СПС			
						Административное здание Литера "Д" МУПЭП "Горзеленхоз" г. Иркутск, ул. Омуревского, д.49			
Изм.	Кол. уч.	Лист	N° док.	Подп.	Дата	Автоматическая пожарная сигнализация и система оповещения и управления эвакуацией	Стадия	Лист	Листов
Разработал		Трофимов			03.24		Р	7	
Проверил		Трофимов			03.24				
						Подвал. План расположения оборудования СОУЭ. Линии речевого и светового оповещения	ООО "АЦС-Восток"		
Н.контр.		Петров			03.24				
ГИП		Петров			03.24				


Согласовано				
Взам. инв. N				
Инв. N подл.				

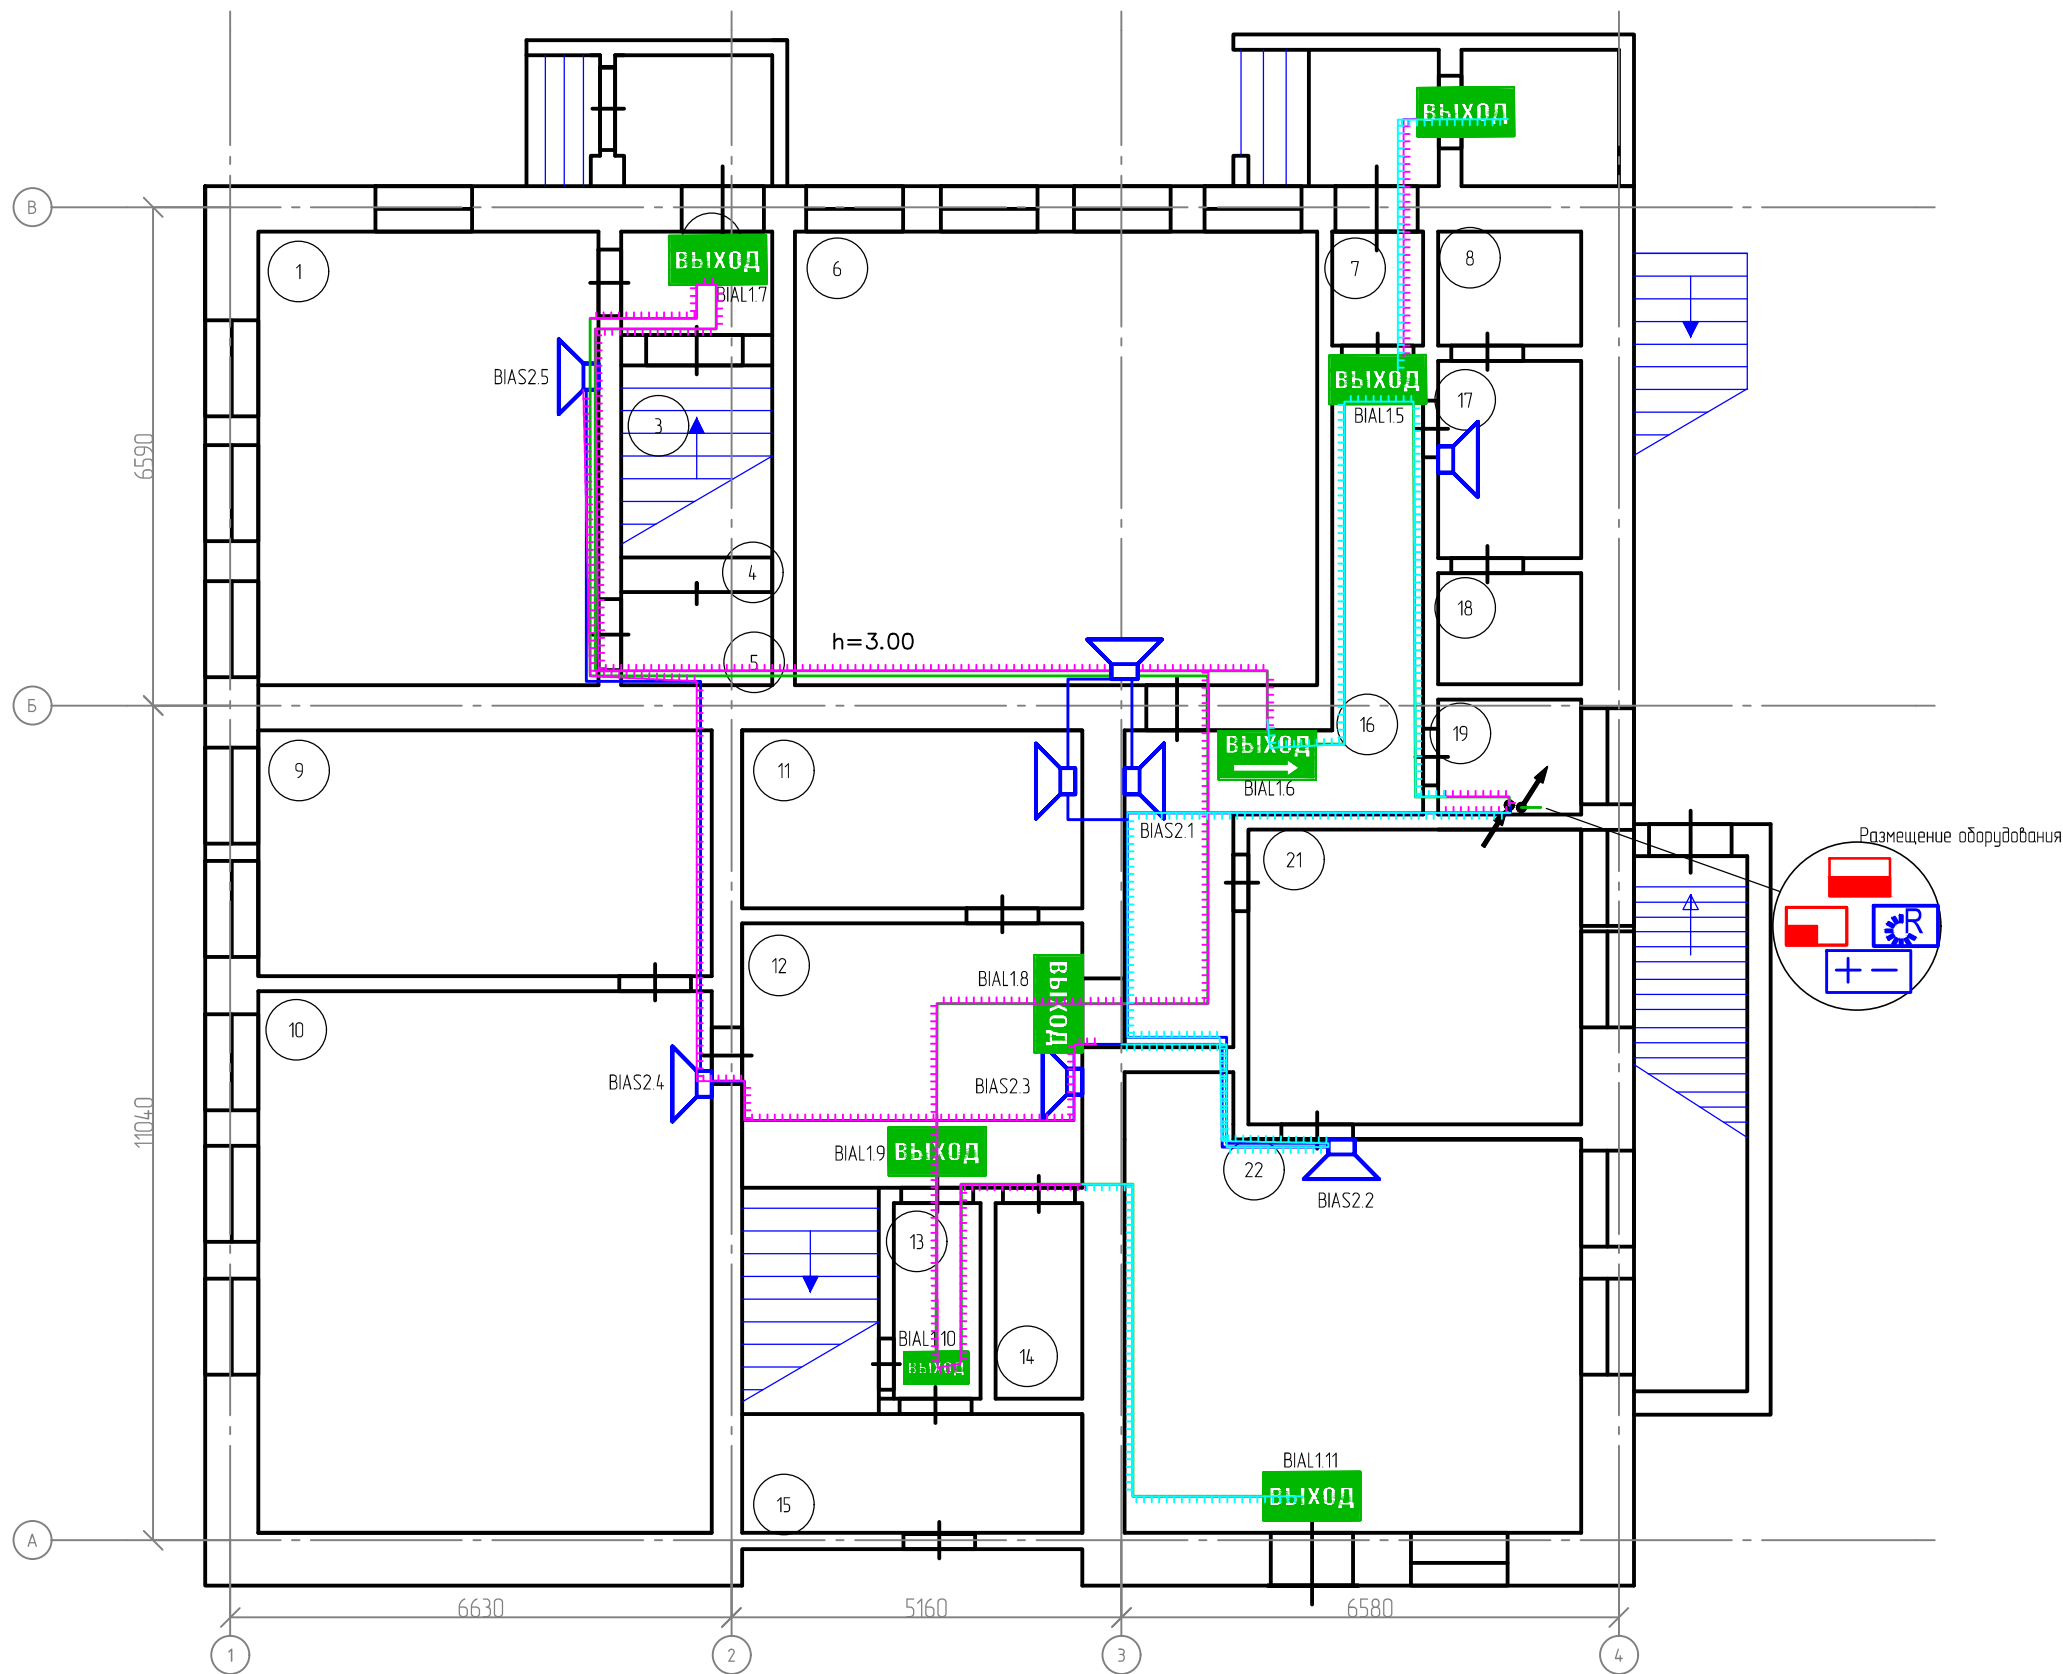


ЭКСПЛИКАЦИЯ ПОМЕЩЕНИЙ (1 этаж)		
Номер помещения	Наименование	Площадь м²
1	Кабинет	26,7
2	Коридор	2,3
3	Лестничная клетка	1,7
4	Шкаф	1,1
5	Подсобное	2,4
6	Плановый отдел	41,2
7	Коридор	1,9
8	Душевая	2,5
9	Кабинет	19,4
10	Бухгалтерия	43,7
11	Касса	10,5
12	Коридор	18,2
13	Коридор	3,6
14	Архив	3,5
15	Коридор	2,0
16	Коридор	15,3
17	Учредительная	4,5
18	Санузел	2,7
19	Санузел	1,3
21	Магазин	16,7
22	Магазин	32,1
Итого		254,6

						06-58-22-СПС			
						Административное здание Литера "Д" МУПЭП "Горзеленхоз" г. Иркутск, ул. Омуревского, д.49			
Изм.	Кол. уч.	Лист	№ док.	Подп.	Дата	Автоматическая пожарная сигнализация и система оповещения и управления эвакуацией	Стадия	Лист	Листов
Разработал		Трофимов			03.24		Р	8	
Проверил		Трофимов			03.24				
						Первый этаж. План расположения оборудования СОУЭ. Линии речевого и светового оповещения	ООО "АЦС-Восток"		
Н.контр.		Петров			03.24				
ГИП		Петров			03.24				





ЭКСПЛИКАЦИЯ ПОМЕЩЕНИЙ (2 этаж)		
Номер помещения	Наименование	Площадь м²
1	Кабинет директора	39,6
2	Зал заседаний	41,8
3	Спец. часть	13,1
4	Коридор	1,7
5	Санузел	2,5
6	Приемная	18,8
7	Коридор	36,9
8	Коридор	2,2
9	Коридор	14,8
10	Зам. директора по производству	11,6
11	Кабинет	16,3
12	Лестничная клетка	10,9
13	Коридор	0,6
14	Отдел комплектации	18,9
15	Производственный отдел	31,4
Итого		261,1

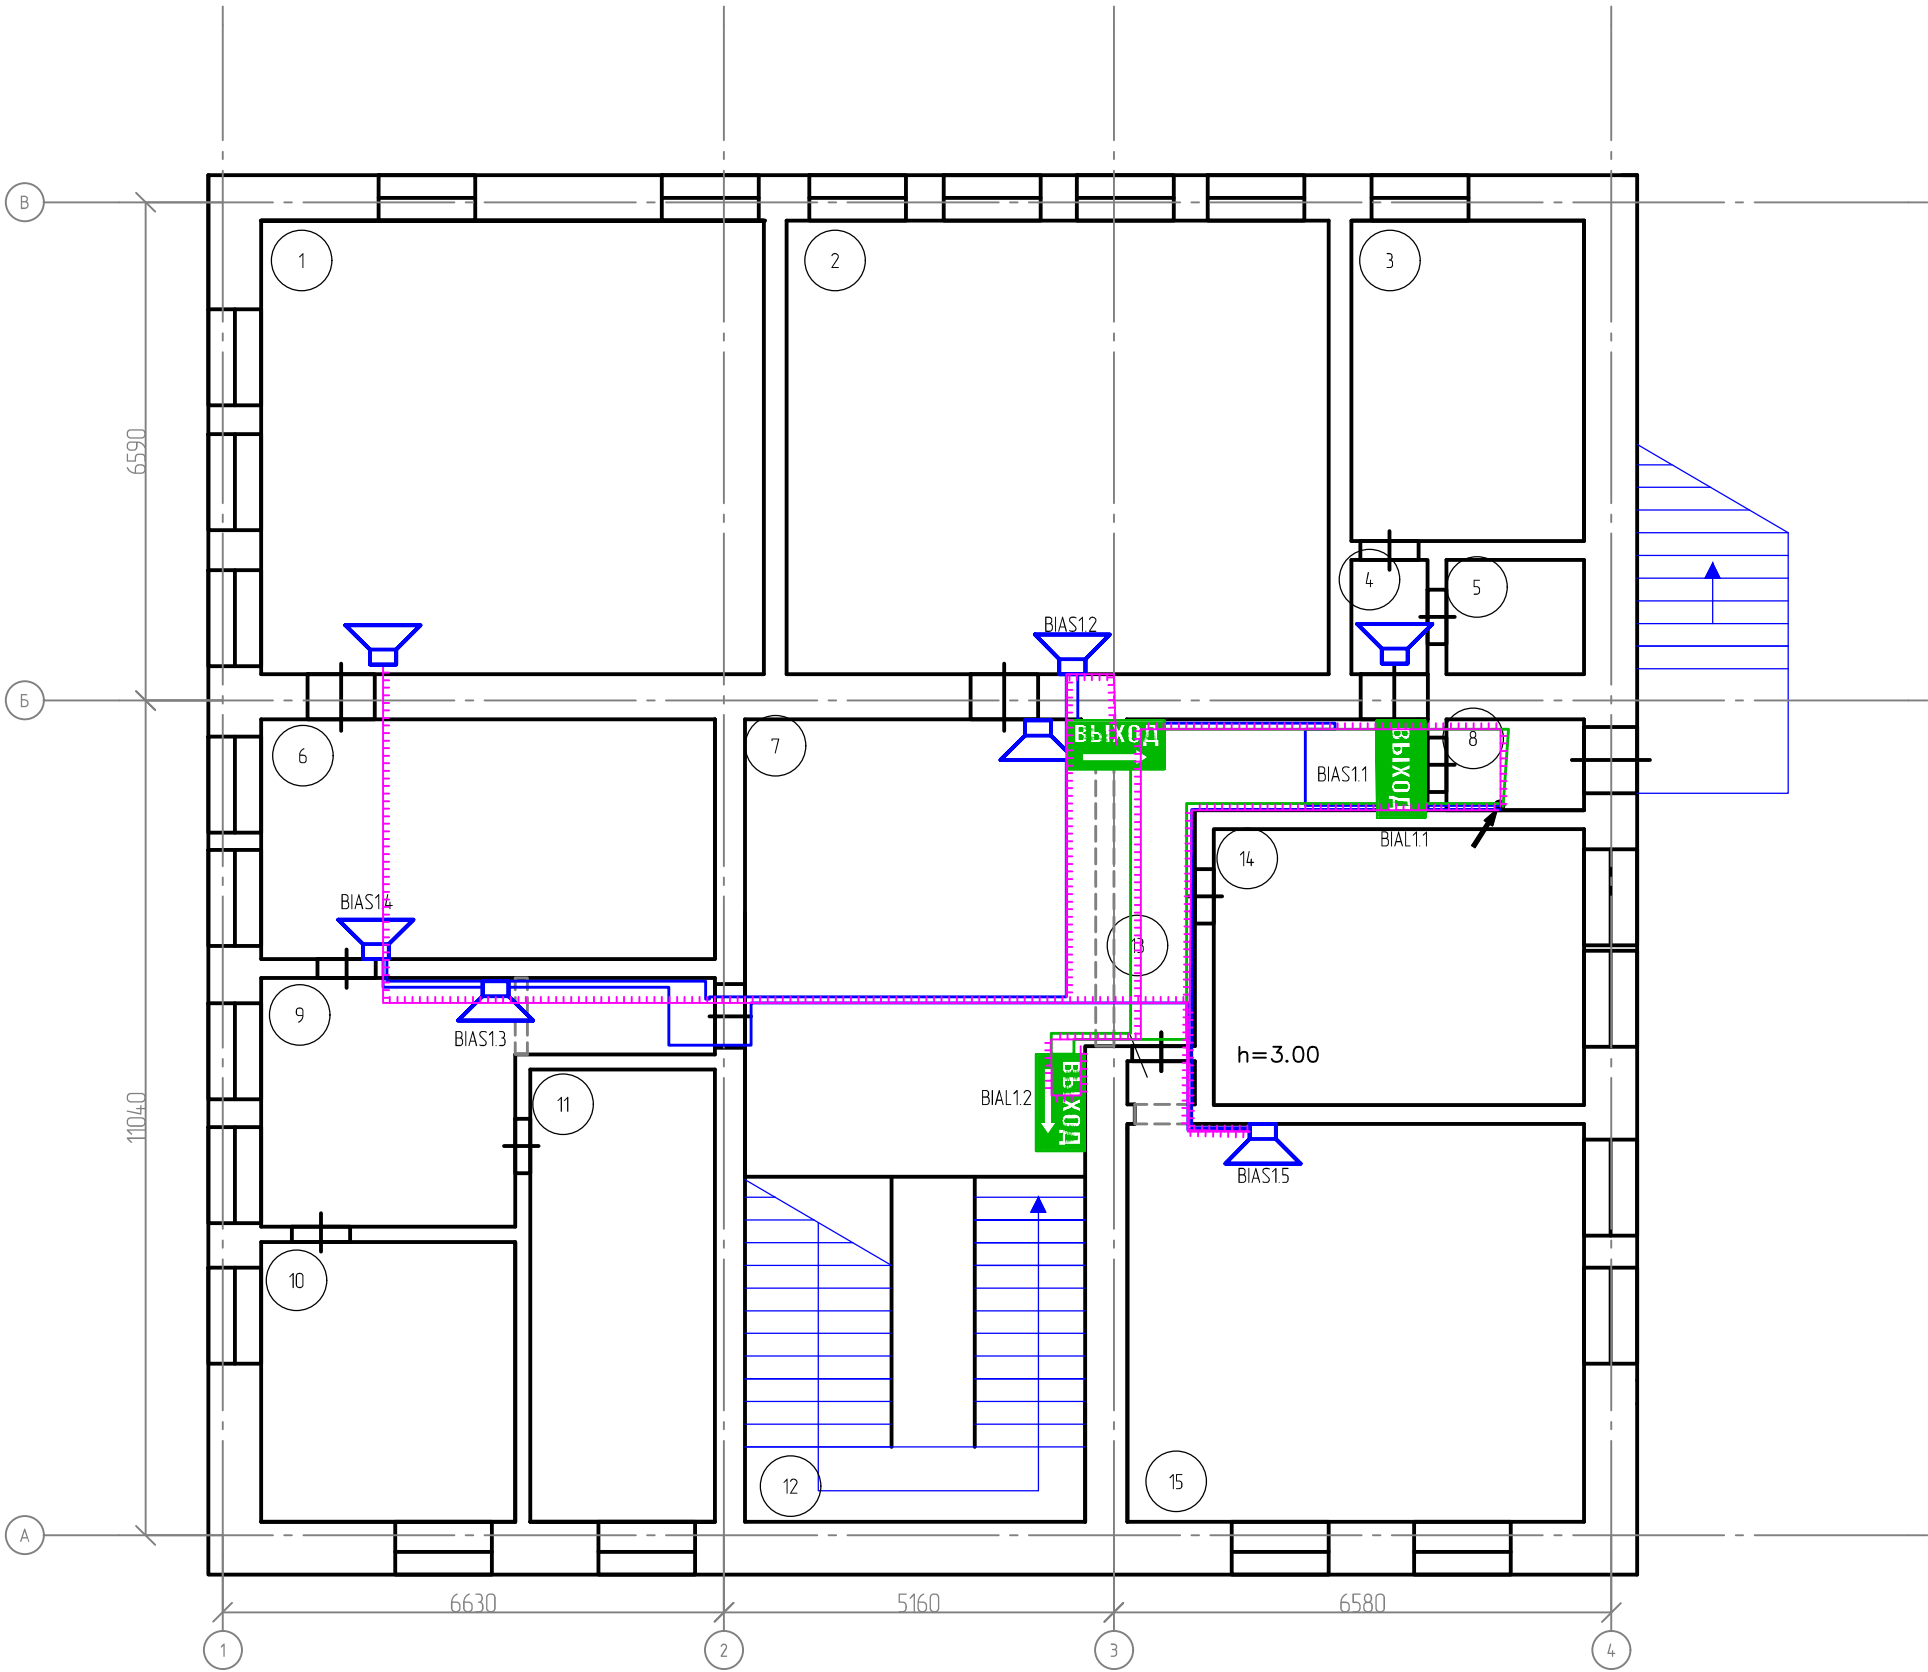


						06-58-22-СПС			
						Административное здание Литера "Д" МУПЭП "Горзеленхоз" г. Иркутск, ул. Омуревского, д.49			
Изм.	Кол. уч.	Лист	№ док.	Подп.	Дата	Автоматическая пожарная сигнализация и система оповещения и управления эвакуацией	Стадия	Лист	Листов
Разработал		Трофимов			03.24		Р	9	
Проверил		Трофимов			03.24	Второй этаж. План расположения оборудования СОУЭ Линии речевого и светового оповещения	ООО "АЦС-Восток"		
Н.контр.		Петров			03.24				
ГИП		Петров			03.24				

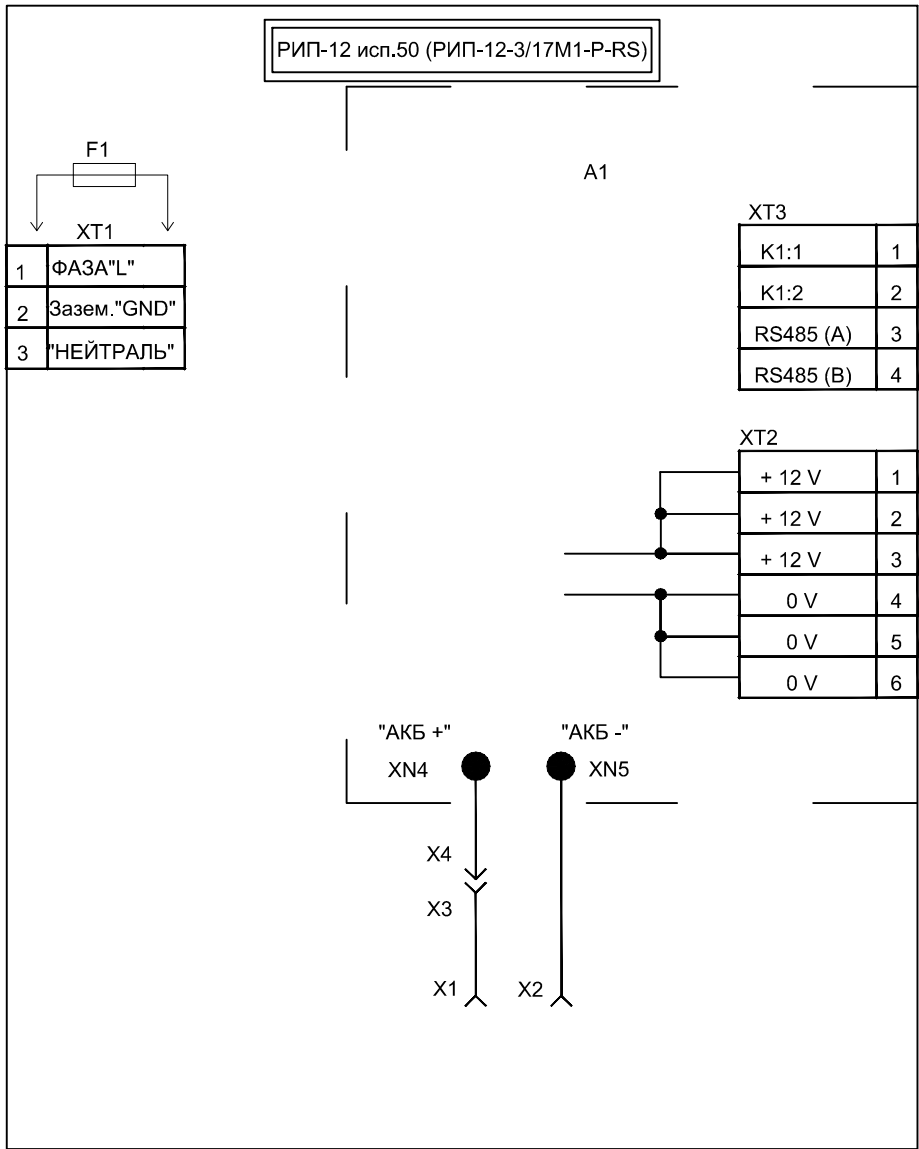

А1 - плата РИП-12 исп.50 (РИП-12-3/17М1-Р-RS)
F1 - предохранитель, установленный в ХТ1 (типа ВПТ6-10, 2А)
Х1 - клемма подключения к "+" батареи (красный провод)
Х2 - клемма подключения к "-" батареи
ХТ1 - клеммник подключения 220 В
ХТ2 - клеммник подключения на плате, к выходному напряжению РИП-12 исп.50 (РИП-12-3/17М1-Р-RS)
ХТ3 - клеммник подключения к интерфейсу RS-485 и оптореле

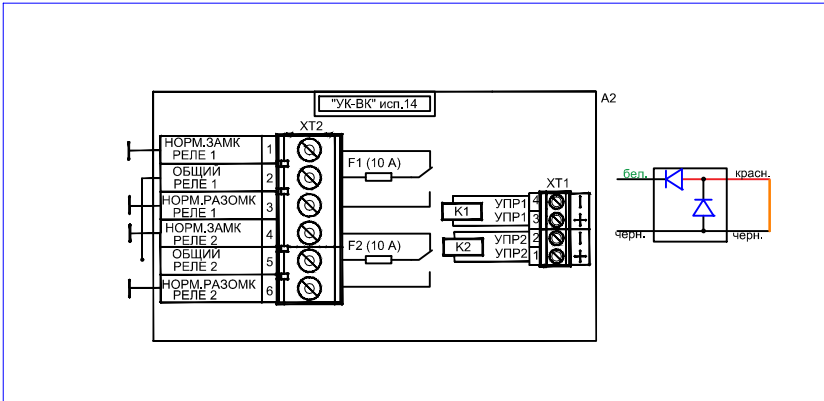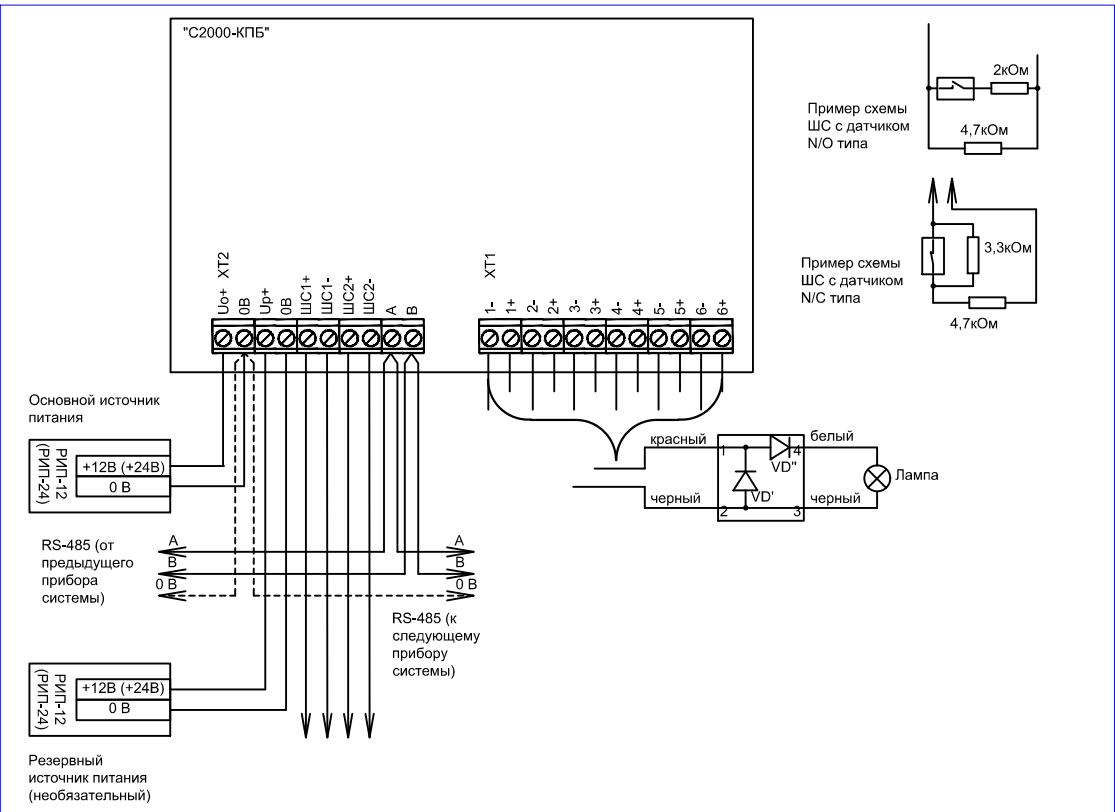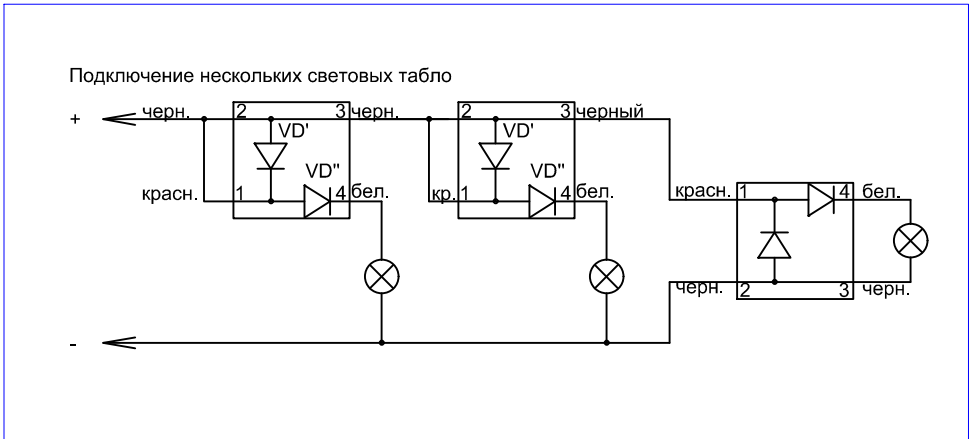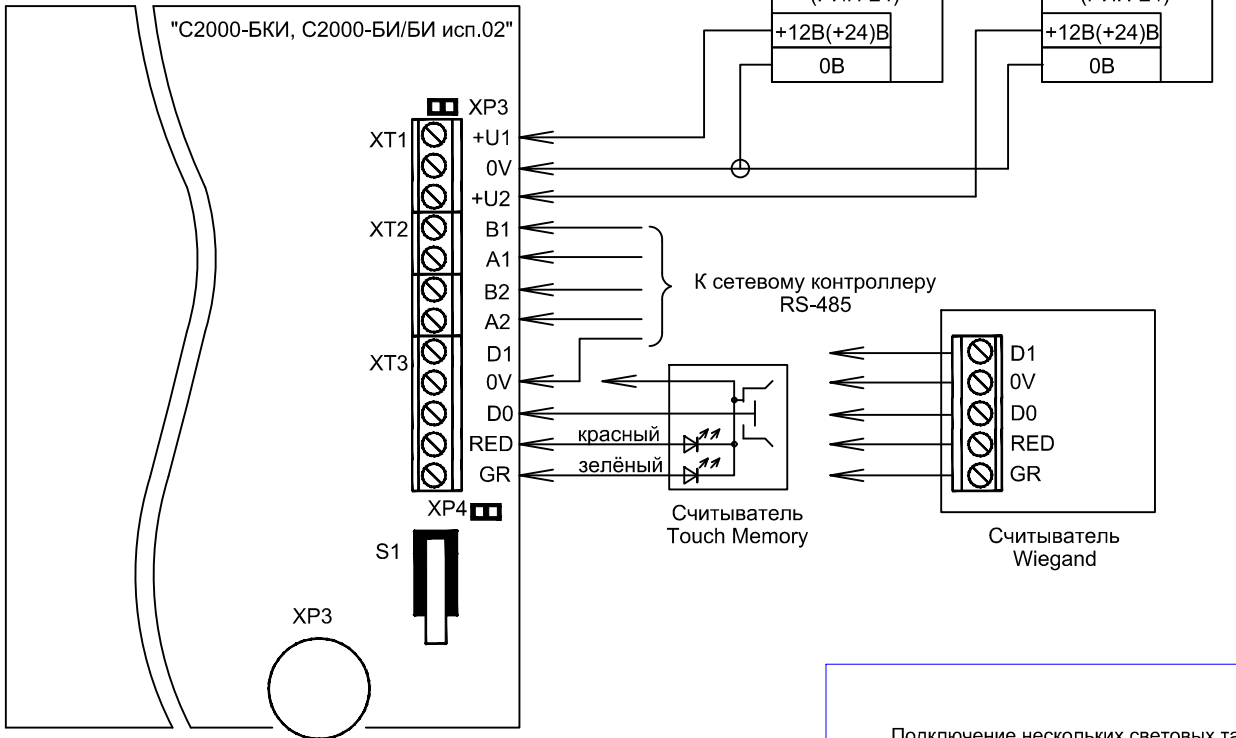

						06-58-22-СПС			
						Административное здание Литера "Д" МУПЭП "Горзеленхоз" г. Иркутск, ул. Омурлевского, д.49			
Изм.	Кол. уч.	Лист	№ док	Подп.	Дата	Автоматическая пожарная сигнализация и система оповещения и управления эвакуацией	Стандия	Лист	Листов
Разработал	Трофимов				03.24		Р	10	
Проверил	Трофимов				03.24				
Н.контр.	Петров				03.24	Схема электрических подключений (начало)	ООО "АЦС-Восток"		
ГИП	Петров				03.24				

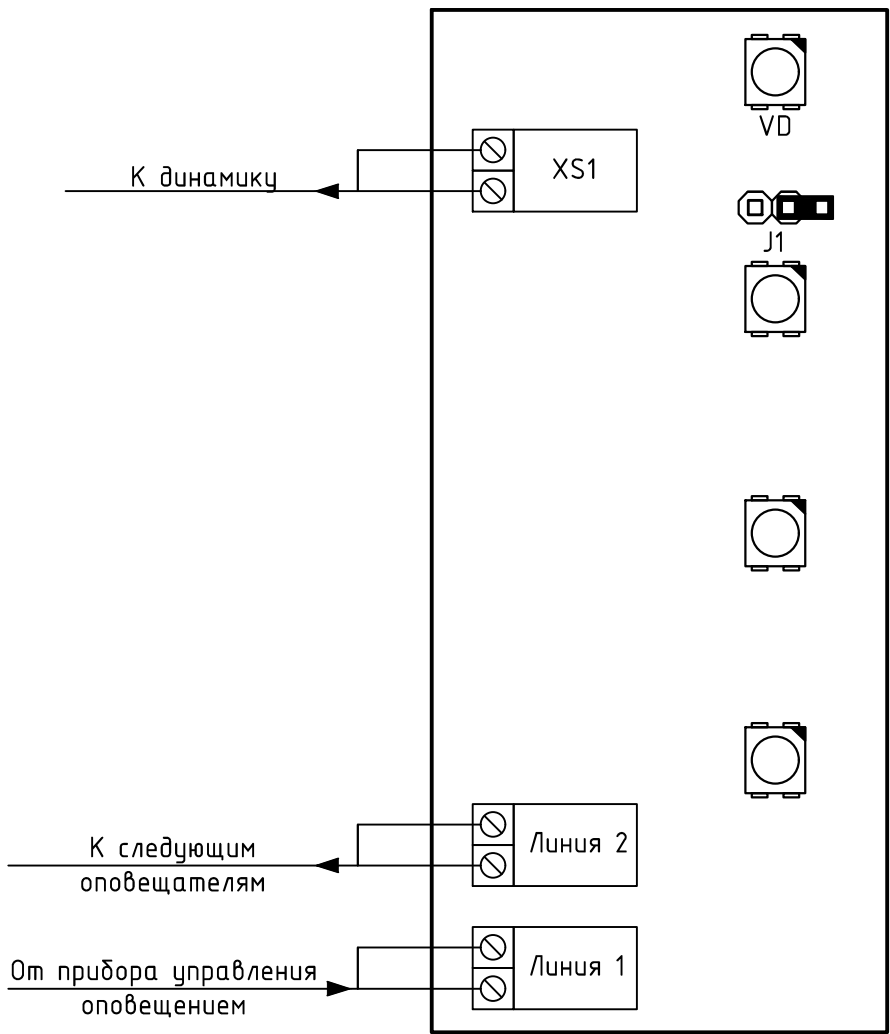

Плата. Схема соединений АС-2 вариант 2 (без светового указателя)

Примечание:
1. В оповещателе, установленном последним в линии оповещения, перемычка J1 должна быть замкнута. В остальных оповещателях, перемычка J1 должна быть разомкнута

Согласовано


Взаминд. N

Подпись и дата

Инд. N подл.


						06-58-22-СПС					
						Административное здание Литера "Д" МУПЭП "Горзеленхоз" г. Иркутск, ул. Омурлевского, д.49					
Изм.	Кол. уч.	Лист	№ док.	Подп.	Дата	Автоматическая пожарная сигнализация и система оповещения и управления эвакуацией			Стадия	Лист	Листов
Разработал		Трофимов			03.24				Р	11	
Проверил		Трофимов			03.24						
						Схема электрических подключений (продолжение)			ООО "АЦС-Восток"		
Н.контр.		Петров			03.24						
ГИП		Петров			03.24						

Схема установки извещателей

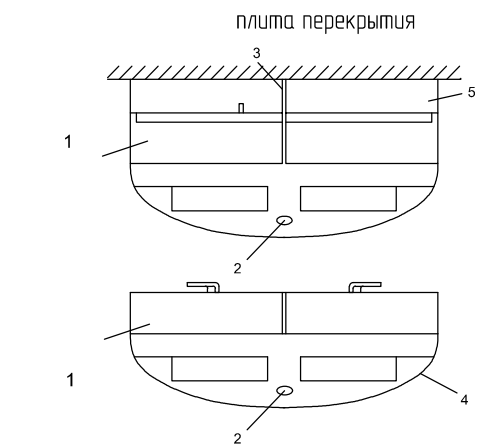


а) монтаж на твердую поверхность


- 1 – извещатель ДИП-34А;
2 – светодиод;
3 – метка совмещения по светодиоду;
4 – метка и прямоугольник, открывать здесь;
5 – розетка присоединительная;
6* – монтажный комплект для подвесных потолков "МК-1";
7* – монтажный комплект для подвесных потолков "МК-2";
* – приобретаются отдельно

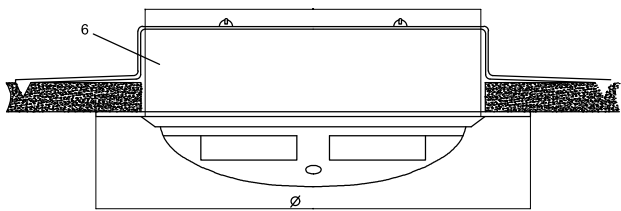

б) крепление к подвесному потолку (монтажный комплект МК-1)

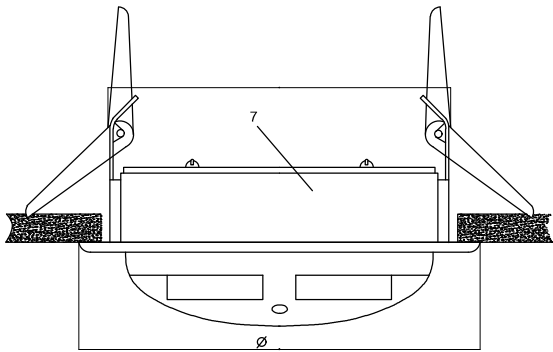

в) крепление к подвесному потолку (монтажный комплект МК-2)

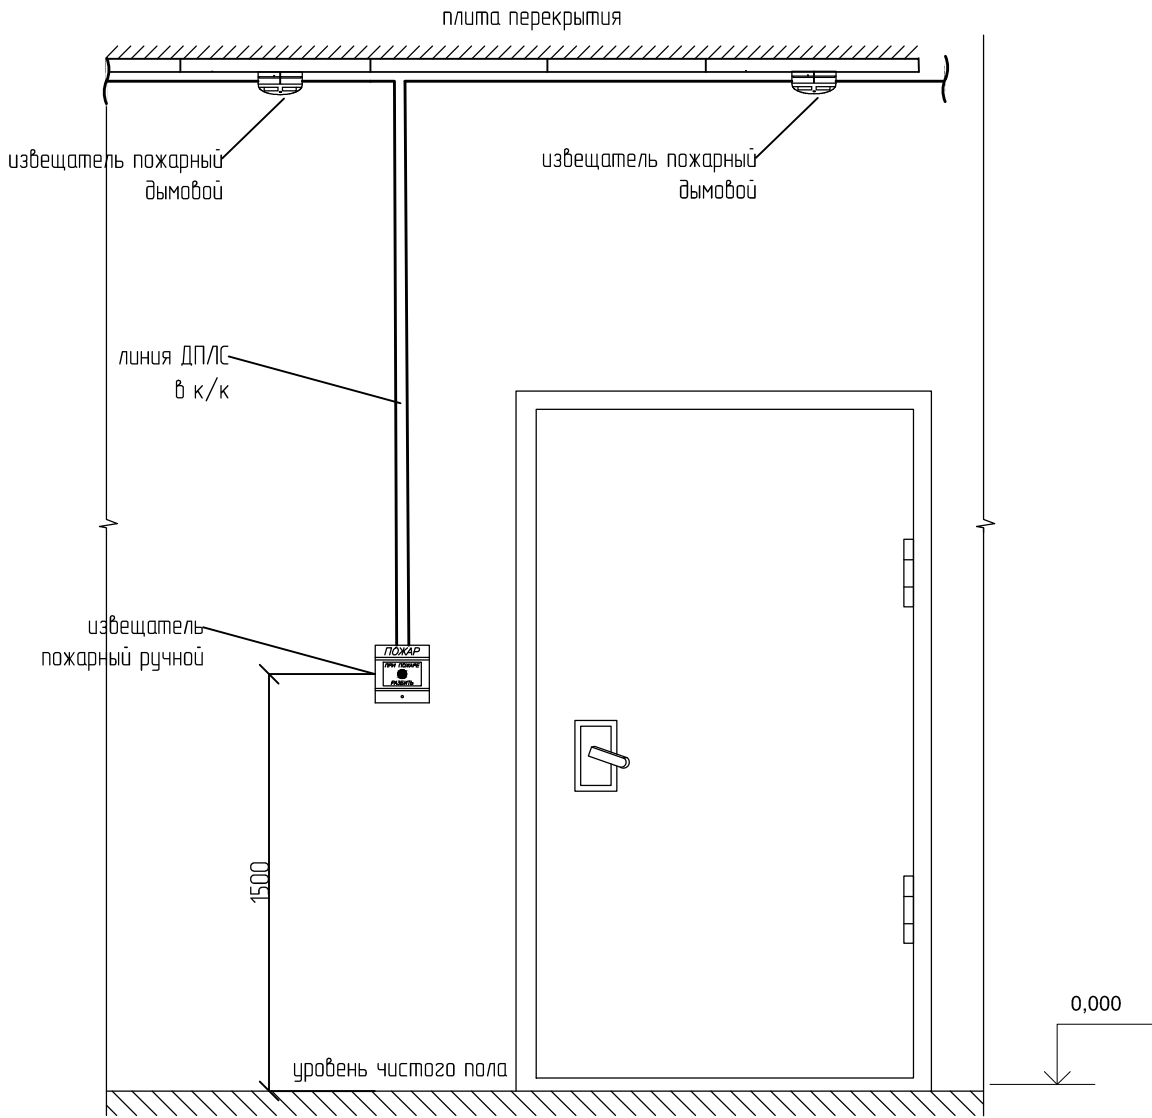

1. При размещении извещателей необходимо руководствоваться СП 484.1311500.2020 п. 6.6.15 таблица 2.
2. Для монтажа извещателя к перекрытию использовать базу присоединительная, входящую в комплект поставки извещателя. 3. Для установки извещателя на базу присоединительную необходимо совместить риску извещателя с короткой риской базы и повернуть её по часовой стрелке до совмещения риски извещателя с меткой 2.
4. Установку и снятие извещателя производят при снятом питании.

1. ИПР установить в соответствии с п. 6.6.27 СП484.131500.
2. ИПР установить на стене изготовленных из негорючих материалов. 3. Высота установки извещателя 1,5 м от уровня пола до органов управления (рычага, кнопки).
4. В зоне установки ИПР на расстоянии 0,75 м не должно быть установлено любое другое оборудование, предметы мебели. 5. Извещатели пожарные ручные должны быть опломбированы. 6. Основание ИПР фиксируется двумя шурупами к стене. Передний корпус устанавливается на смонтированное основание после подключения проводов к клеммной колодке. 7. Провода, проходящие под ИПР, должны проходить свободно, не пережимаясь им. 8. ИПР может применяться совместно с изделиями, обеспечивающими механическую защиту от внешних воздействий. 9. Такое изделие не должно препятствовать ни осуществлению срабатывания ИПР, ни открытию защитного стекла, а также взведению сработавшего ИПР и вскрытию корпуса. С передней стороны к ИПР должен быть обеспечен свободный доступ.

Согласовано

Взам.инв. N

Подпись и дата

Инв. N подл.


						06-58-22-СПС			
						Административное здание Литера "Д" МУПЭП "Горзеленхоз" г. Иркутск, ул. Омурлевского, д.49			
Изм.	Кол. уч.	Лист	№ док.	Подп.	Дата	Автоматическая пожарная сигнализация и система оповещения и управления эвакуацией	Стадия	Лист	Листов
Разработал		Трофимов			03.24		Р	12	
Проверил		Трофимов			03.24				
						Схема установки извещателя пожарного дымового, извещателя ручного	ООО "АЦС-Восток"		
Н.контр.		Петров			03.24				
ГИП		Петров			03.24				

Согласовано


Взам.инв. N

Подпись и дата

Инт. N подл.

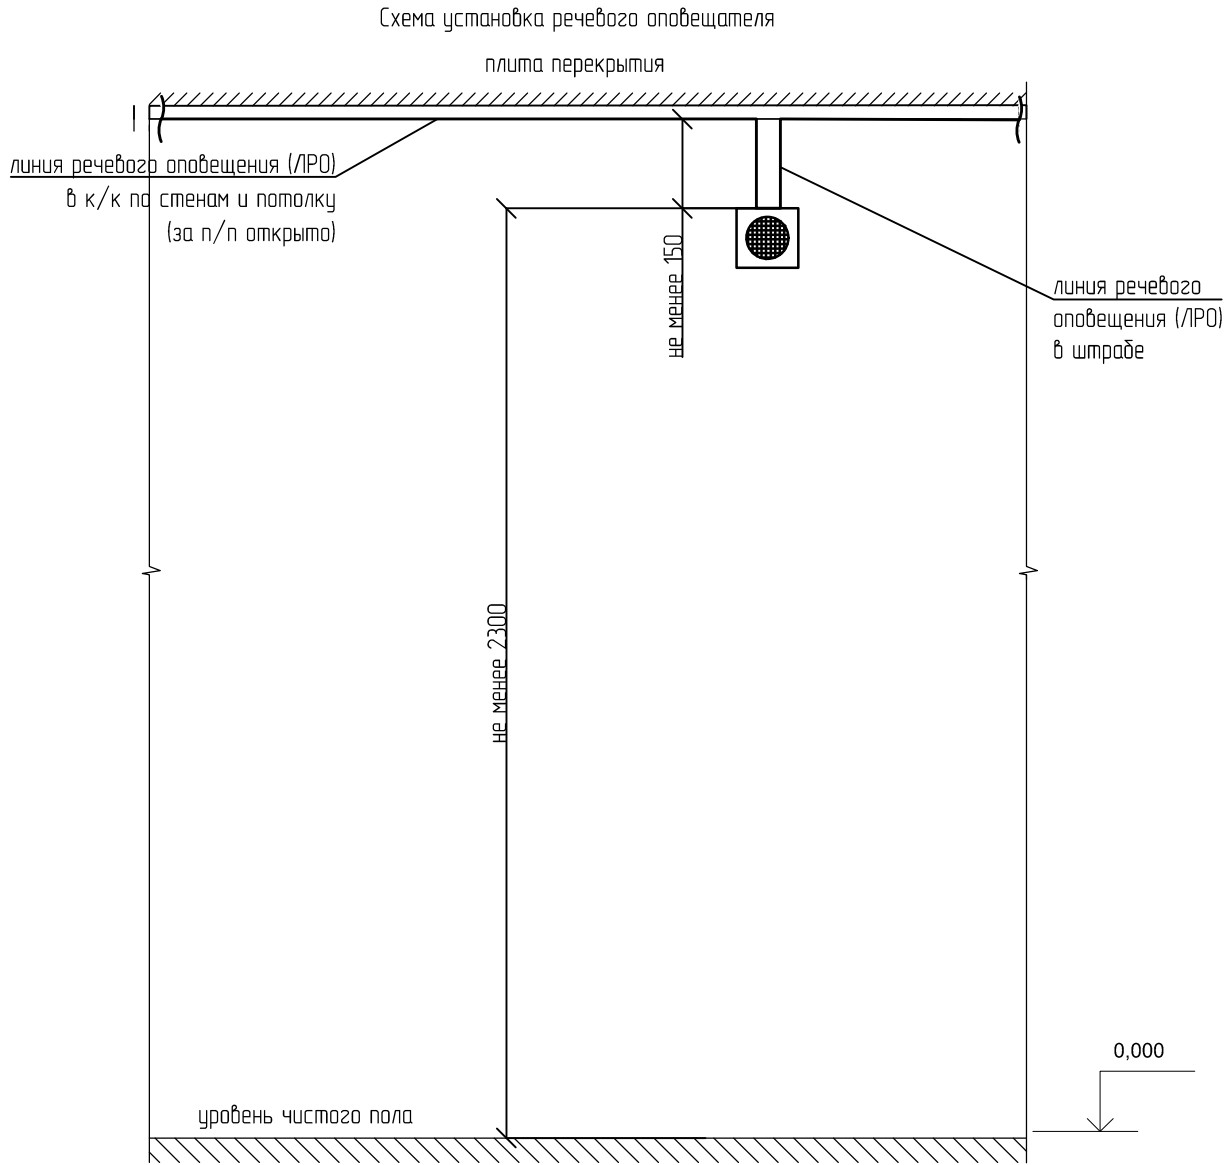


1. Настенные речевые оповещатели установить таким образом, чтобы их верхняя часть была на расстоянии не менее 2,3 м от уровня пола, но расстояние от потолка до верхней части оповещателя должно быть не менее 150мм.
2. Оповещатель установить на стенах, перегородках и конструкциях, изготовленных из негорючих материалов.
3. Монтаж, установку, техническое обслуживание производить при отключенном блоке речевого оповещения.
4. Оповещатель устанавливается на стену при помощи винтов и дюбелей, соответствующих требованиям поверхности на которой будет крепиться оповещатель и обеспечивающих надежное крепление.

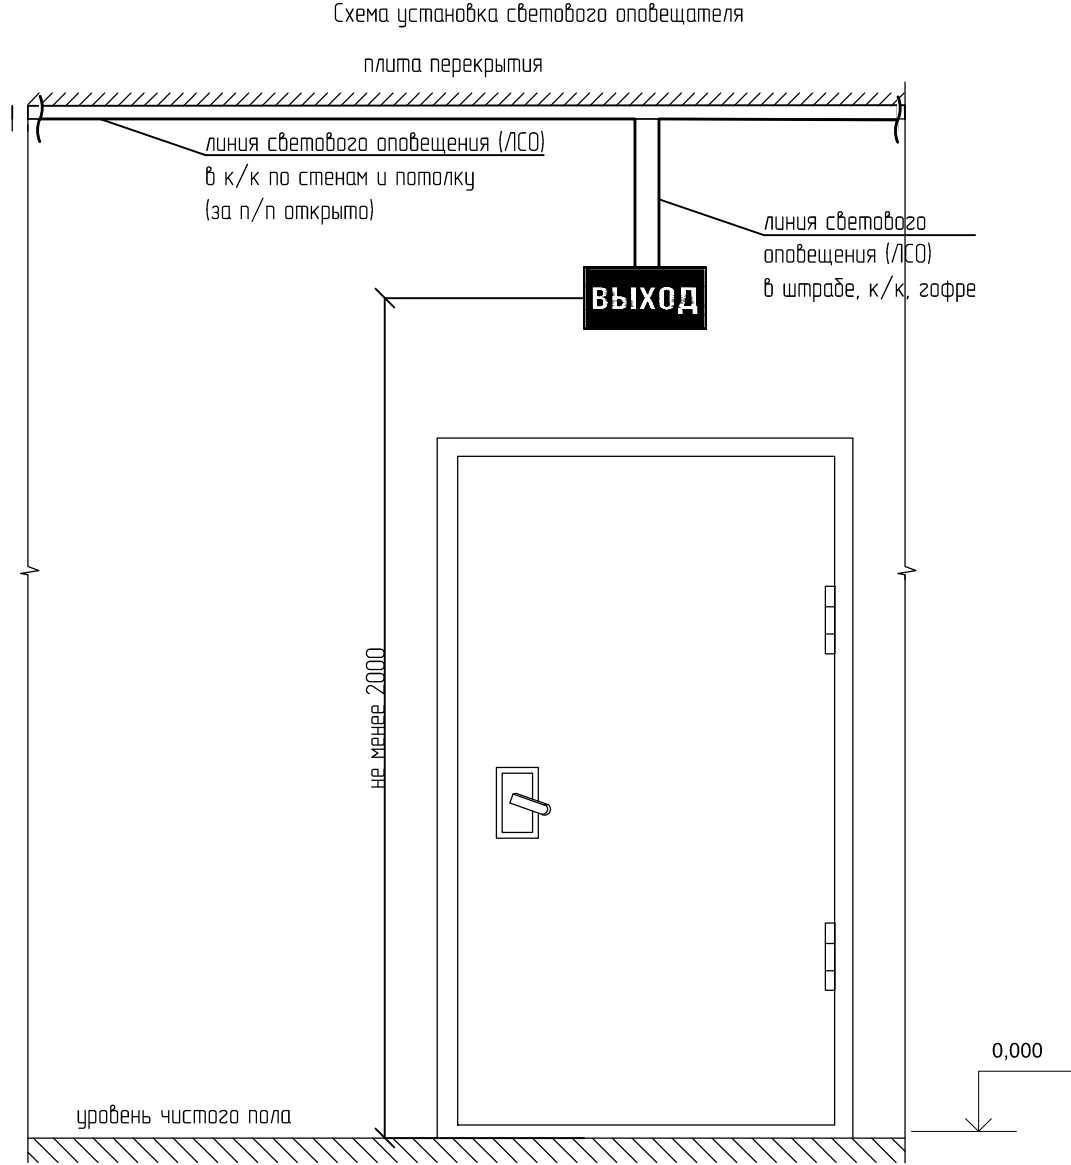

1. Световые оповещатели "ВЫХОД" установить над эвакуационным выходом на высоте не менее 2 мот уровня пола.
2. Оповещатель установить на стенах, перегородках и конструкциях, изготовленных из негорючих материалов.

						06-58-22-СПС			
						Административное здание Литера "Д" МУПЭП "Горзеленхоз" г. Иркутск, ул. Омулевского, д.49			
Изм.	Кол. уч.	Лист	N° док.	Подп.	Дата	Автоматическая пожарная сигнализация и система оповещения и управления эвакуацией	Стадия	Лист	Листов
Разработал		Трофимов			03.24		Р	13	
Проверил		Трофимов			03.24				
						Схема установка оповещателя охранно-пожарного светового и речевого оповещателя	ООО "АЦС-Восток"		
Н.контр.		Петров			03.24				
ГИП		Петров			03.24				

Схема подключения РИП

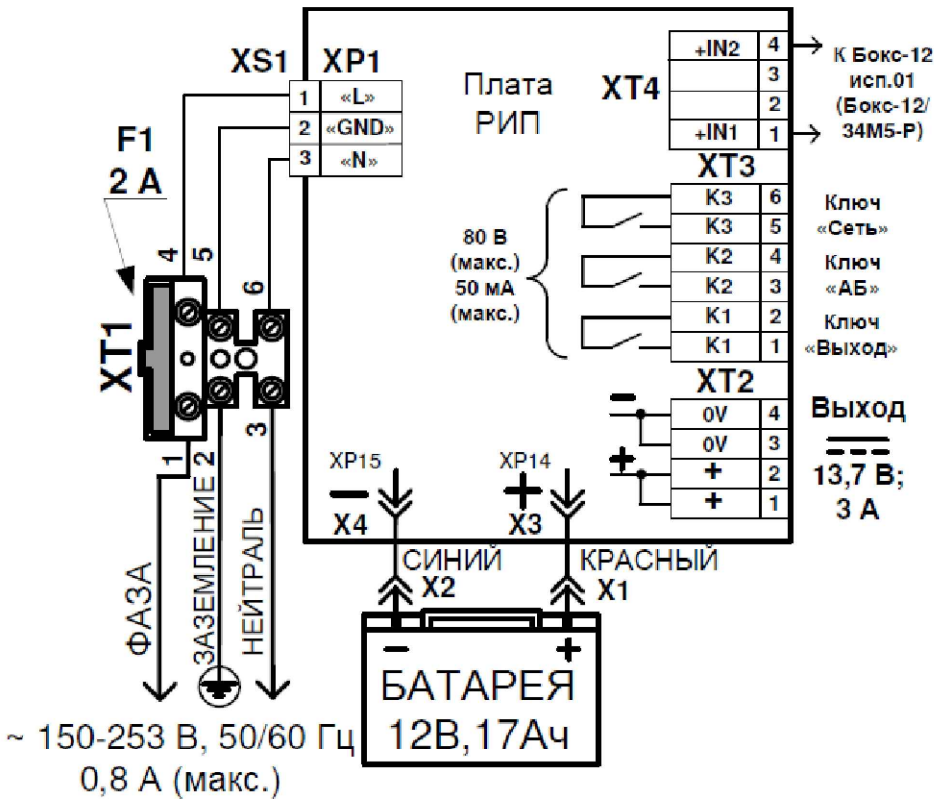

Согласовано

Взам инв. N

Подпись и дата

Инв. N подл.

Изм.	Кол. уч.	Лист	N° док.	Подп.	Дата
Разработал	Трофимов				03.24
Проверил	Трофимов				03.24
Н.контр.	Петров				03.24
ГИП	Петров				03.24

06-58-22-СПС

Административное здание Литера "Д"
МУПЭП "Горзеленхоз" г. Иркутск, ул. Омулевского, д.49

Автоматическая пожарная сигнализация и система
оповещения и управления эвакуацией

Стадия	Лист	Листов
Р	14	

Схема электрических подключений (окончание)

ООО "АЦС-Восток"